


PROJEKT ZAGOSPODAROWANIA TERENU
DZIAŁKI NUMER 32/2, 31/9
SKALA 1:500

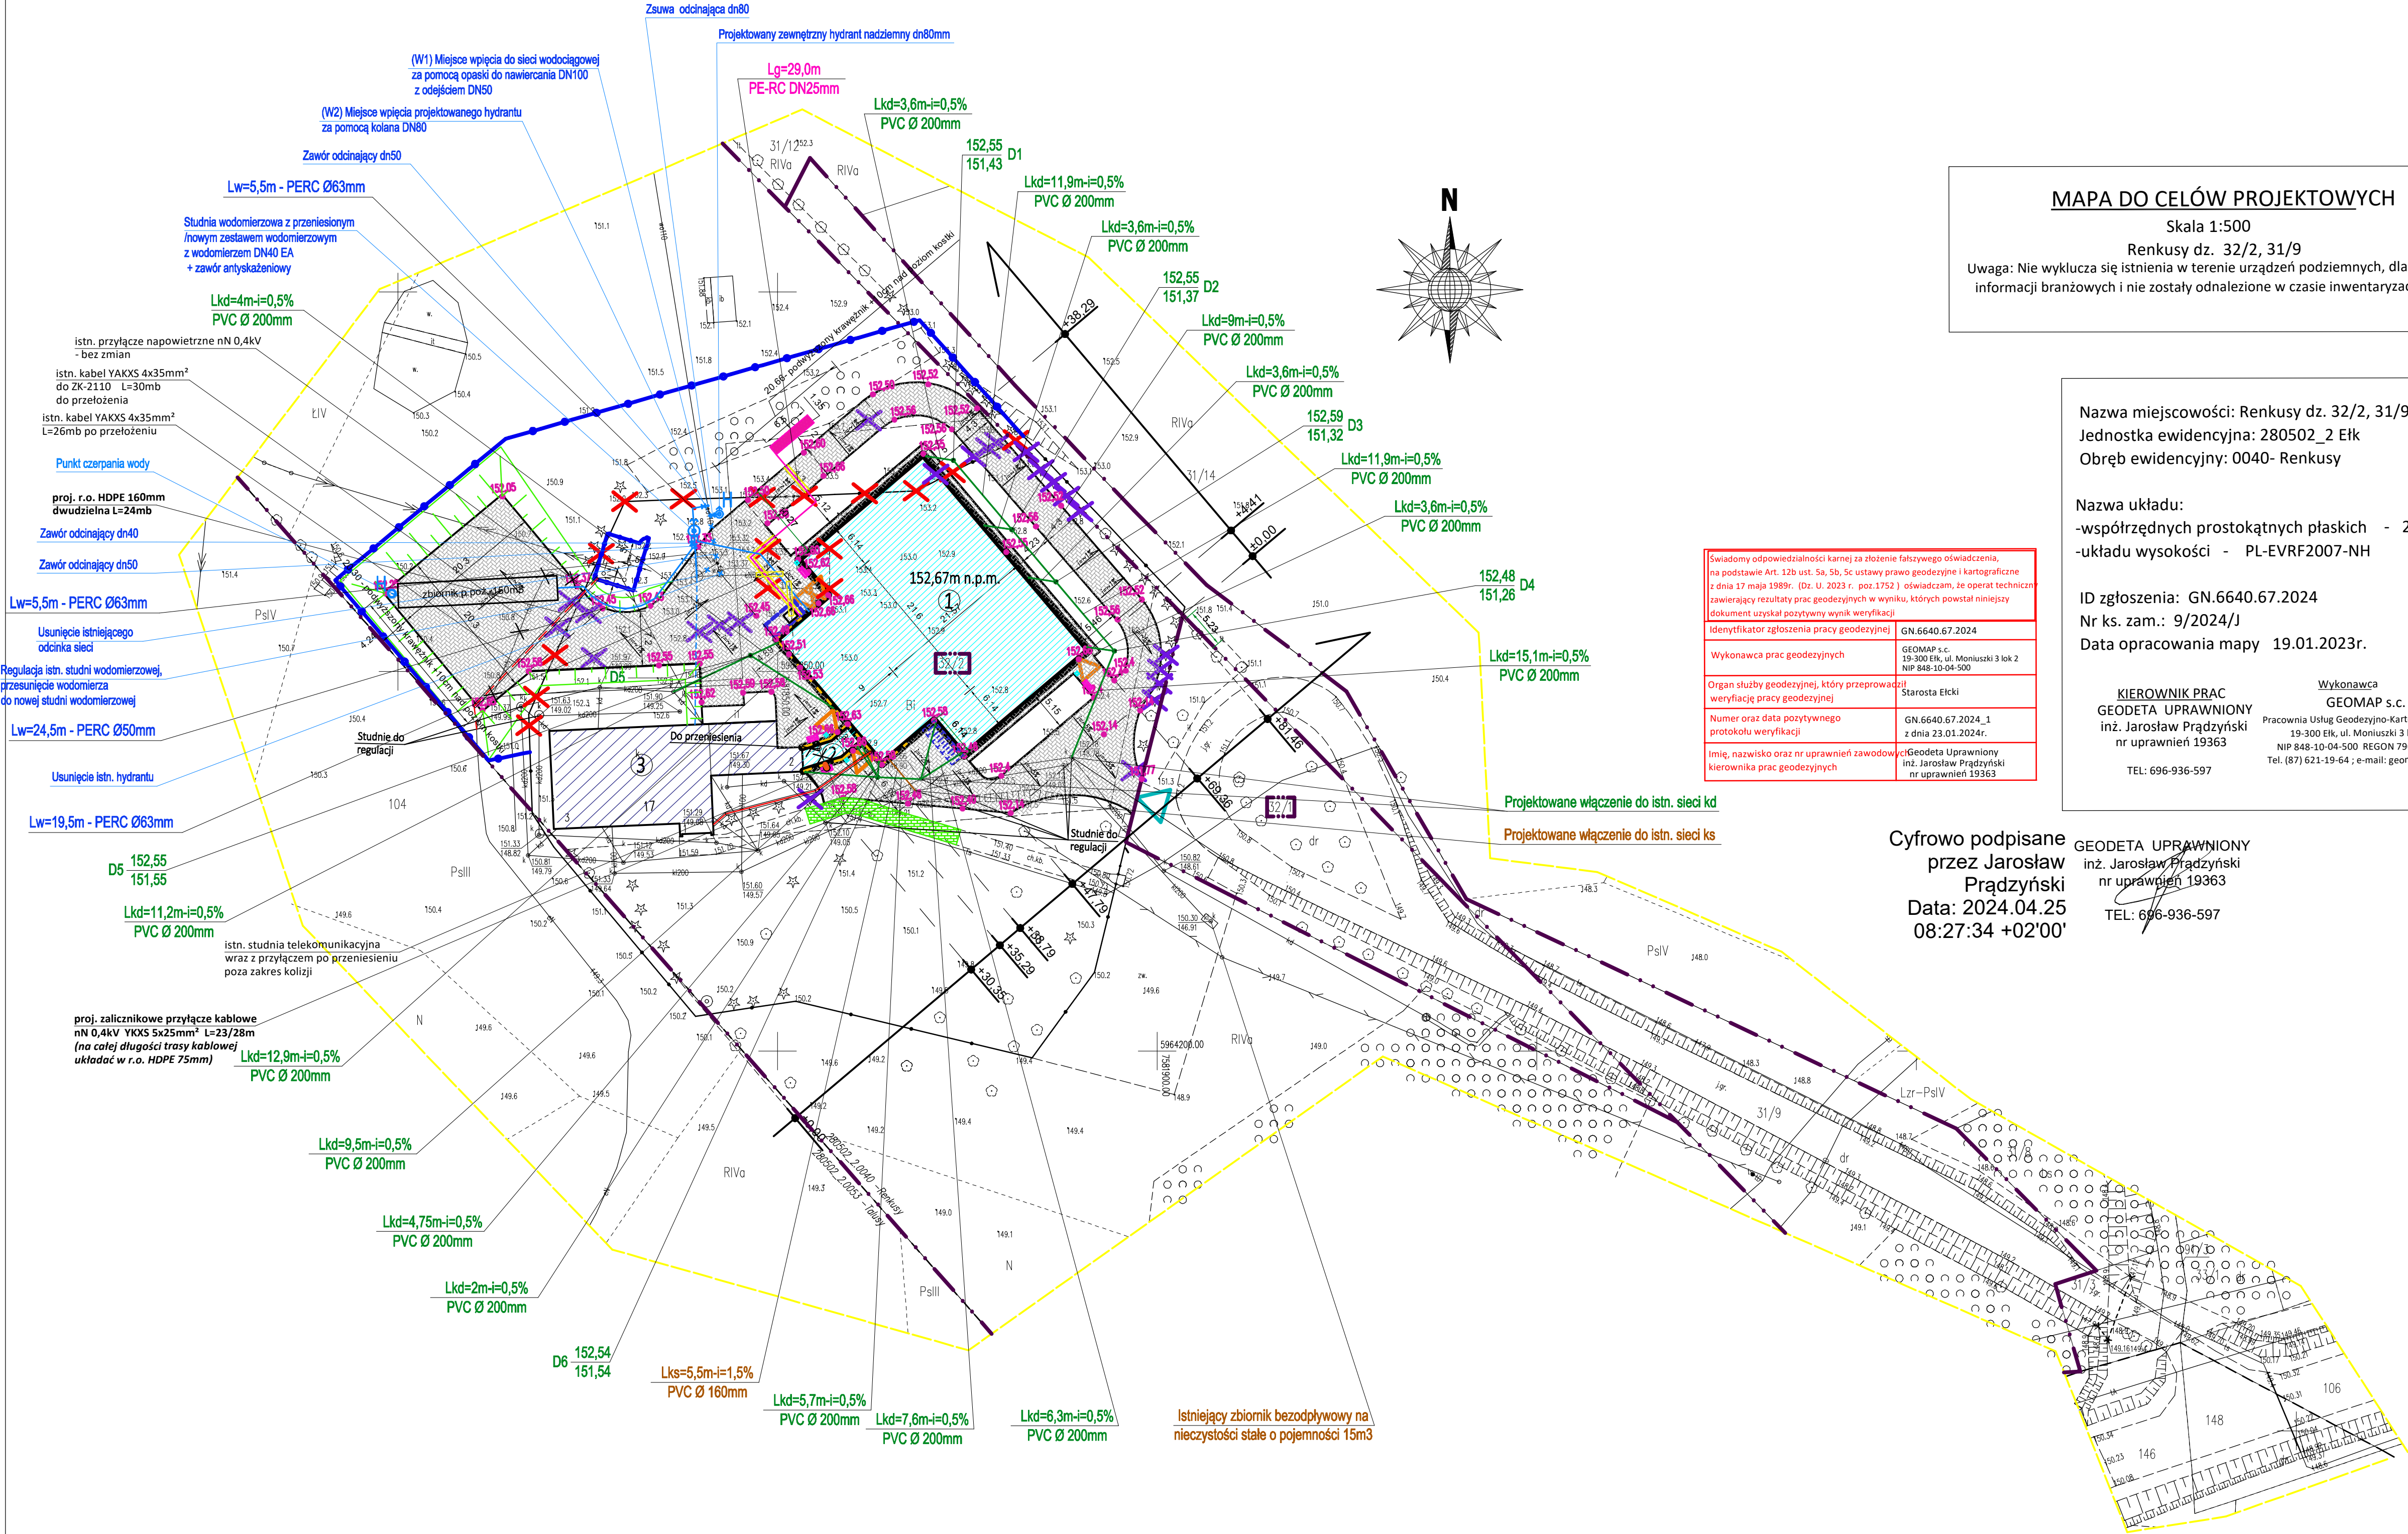

MAPA DO CELÓW PROJEKTOWYCH
Skala 1:500
Renkusy dz. 32/2, 31/9
Uwaga: Nie wyklucza się istnienia w terenie urządzeń podziemnych, dla których brak było informacji branżowych i nie zostały odnalezione w czasie inwentaryzacji geodezyjnej.

Nazwa miejscowości: Renkusy dz. 32/2, 31/9
Jednostka ewidencyjna: 280502_2 Elk
Obręb ewidencyjny: 0040- Renkusy

Nazwa układu:
-współrzędnych prostokątnych płaskich - 2000/7
-układu wysokości - PL-EVRF2007-NH

ID zgłoszenia: GN.6640.67.2024
Nr ks. zam.: 9/2024/I
Data opracowania mapy 19.01.2023r.

KIEROWNIK PRAC
GEODETA UPRAWNIONY
inż. Jarosław Prądzynski
nr uprawnień 19363
TEL: 696-936-597

Wykonawca
GEOMAP s.c.
Pracownia Usług Geodezyjno-Kartograficznych
19-300 Elk, ul. Moniuszki 3 lok.2
NIP 848-10-04-500 REGON 790161458
Tel. (87) 621-19-64 ; e-mail: geomap@wp.pl

Świadomy odpowiedzialności karnej za złożenie fałszywego oświadczenia, na podstawie Art. 12b ust. 5a, 5b, 5c ustawy prawo geodezyjne i kartograficzne z dnia 17 maja 1989r. (Dz. U. 2023 r. poz. 1752) oświadczam, że operat techniczny zawierający rezultaty prac geodezyjnych w wyniku, których powstał niniejszy dokument uzyskał pozytywny wynik weryfikacji	Identyfikator zgłoszenia pracy geodezyjnej	GN.6640.67.2024
Wykonawca prac geodezyjnych	GEOMAP s.c. 19-300 Elk, ul. Moniuszki 3 lok.2 NIP 848-10-04-500	Starosta Elcki
Organ służby geodezyjnej, który przeprowadził weryfikację pracy geodezyjnej	GN.6640.67.2024_1 z dnia 23.01.2024r.	
Numer oraz data pozytywnego protokołu weryfikacji	inż. Jarosław Prądzynski nr uprawnień 19363	
Imię, nazwisko oraz nr uprawnień zawodowych kierownika prac geodezyjnych		

Cyfrowo podpisane
przez Jarosław Prądzynski
Data: 2024.04.25
08:27:34 +02'00'

GEODETA UPRAWNIONY
inż. Jarosław Prądzynski
nr uprawnień 19363
TEL: 696-936-597

- LEGENDA:
- 1 PROJEKTOWANY BUDYNEK HALI SPORTOWEJ WRAZ Z ZAPLECZEM SOCJALNYM
 - 2 PROJEKTOWANY ŁĄCZNIK
 - 3 ISTNIEJĄCY BUDYNEK SZKOŁY
 - PROJEKTOWANE DROGI ORAZ DOJŚCIA DO BUDYNKU
 - PROJEKTOWANE OGRÓDZENIE TERENU
 - ELEMENTY DO ROZBÓRKI
 - PROJEKTOWANE WEJŚCIE DO BUDYNKU
 - ISTNIEJĄCY WIAZD NA DZIAŁKĘ
 - GRANICA DZIAŁKI
 - ZAKRES AKTUALIZACJI MAPY
 - SCIĄNA P.POŻ REI 120
 - PROJEKTOWANY PODZIEMNY ZBIORNIK NA GAZ
 - ISTNIEJĄCY CHODNIK - DO NIEWELACJI (PRZEBUDOWY)
 - DRZEWOSTAN DO USUNIĘCIA
 - MIĘJSCE USYTUOWANIA POMP CIEPŁĄ + KOTŁA GAZOWEGO
 - PROJEKTOWANY HYDRANT ZEWNĘTRZNY
 - PROJEKTOWANA WEWNĘTRZNA SIĘĆ WODOCIĄGOWA
 - ISTNIEJĄCE WEWNĘTRZNA SIĘĆ WODOCIĄGOWA (DO ISTN. SZKOŁY)
 - PROJEKTOWANA WEWNĘTRZNA SIĘĆ KANALIZACJI DESZCZOWEJ
 - PROJEKTOWANA WEWNĘTRZNA SIĘĆ KANALIZACJI SANITARNEJ
 - PROJEKTOWANA WEWNĘTRZNA LINIA GAZU
 - PROJEKTOWANA PRZYŁĄCZE TELEKOMUNIKACYJNE - WG ODRĘBNEGO OPRAWCOWANIA
 - PROJEKTOWANE SKARPY WZMOCNIONA GEOKRATĄ
 - RURA OSŁONOWA
 - PROJEKTOWANE STOJAKI NA ROWERY
 - PROJEKTOWANE ŁAWECZKI
 - PROJEKTOWANY POJEMNIK NA ŚMIECI
 - ZAKRES AKTUALIZACJI MAPY

Projekt zagospodarowania działki jest zgodny z oryginałem mapy do celów projektowych Pod nr. GN.6640.67.2024_1 z dnia 23.01.2024r.
Niniejsza mapa spełnia kryteria określone w Rozp. MGPIB z dn. 21.02.95r. i Rozp. MSWiA z dn. 9.11.11r. i służy jako MAPA DO CELÓW PROJEKTOWYCH
POTWIERDZAM ZGODNOŚĆ MAPY Z PRZYJĘTĄ DO ZASOBU POWIATOWEGO POD GN.6640.67.2024_1 Z DNIA 23.01.2024r.

jednostka projektowa: Pro-Vision mgr inż. Kamil Markuszewski Tuszyński 47A 14-260 Lubawa tel.: 48 504 944 734 e-mail: pro-vision@wp.pl		branża: ARCHITEKTURA
tytuł opracowania: "BUDOWA PRZYSZKOLNEJ HALI SPORTOWEJ PRZY BUDYNKU SZKOŁY PODSTAWOWEJ W MIEJSCOWOŚCI REKUSY WRAZ Z INFRASTRUKTURĄ TECHNICZNĄ"		tytuł projektu: ZAGOSPODAROWANIE
adres inwestycji: 19-301 REKUSY, REKUSY 17 DZ. NR 32/2, 31/9, OBRĘB 0040 ; ewidencyjna 280502_2		autor rys.: PROJEKT ZAGOSPODAROWANIA TERENU
PROJEKTANT PRACOWNIA PROJEKTOWA mgr inż. Kamil Markuszewski WAM/0200/PBKb/21 uprawnienia budowlane w specjalności konstrukcyjno - budowlanej do projektowania bez ograniczeń		inwestor: GMINA ELK 19-300 ELK, UL. TADEUSZA KOŚCIUSZKI 28A
PROJEKTANT SPECJALNOŚCI ARCHITEKTONICZNEJ mgr inż. arch. Ewelina Markuszewska uprawnienia budowlane do projektowania bez ograniczeń w specjalności architektonicznej nr ewid. 32W/MOK/0017		nr rys.: Z.1
PROJEKTANT SPECJALNOŚCI ARCHITEKTONICZNEJ mgr inż. arch. Ewelina Markuszewska uprawnienia budowlane do projektowania bez ograniczeń w specjalności architektonicznej nr ewid. 32W/MOK/0017		skala: 1:500
PROJEKTANT SPECJALNOŚCI INSTALACJI ELEKTRYCZNYCH mgr inż. Rafał Liadtke upr.bud. WAM/0174/PWOE/14 do projektowania i kierowania robotami budowlanymi bez ograniczeń w specjalności instalacyjnej w zakresie sieci, instalacji i urządzeń: elektrycznych i elektroenergetycznych		data opracowania: 03.2024
PROJEKTANT SPECJALNOŚCI INSTALACJI SANITARNYCH inż. Piotr Świątki upr. bud. nr WAM/012/POOS/06 do projektowania bez ograniczeń w specjalności instalacyjnej w zakresie sieci, instalacji i urządzeń cieplnych, wentylacyjnych, gazowych, wodociągowych i kanalizacyjnych		SPRAWOZDAWCA SPECJALNOŚCI KONSTRUKCYJNEJ mgr inż. Emanuel Śmielek upr. bud. nr WAM/0217/PWBKb/19 uprawnienia budowlane w specjalności konstrukcyjno - budowlanej do projektowania i kierowania robotami budowlanymi bez ograniczeń
SPRAWOZDAWCA SPECJALNOŚCI ARCHITEKTONICZNEJ mgr inż. arch. Dariusz Krzysztof Szymański uprawnienia budowlane do projektowania bez ograniczeń w specjalności architektonicznej nr ewid. 22W/MOK/0017		SPRAWOZDAWCA SPECJALNOŚCI INSTALACJI ELEKTRYCZNYCH inż. Adam Słefianiak upr.bud. WAM/0174/PWOE/14 do projektowania bez ograniczeń w specjalności instalacyjnej w zakresie sieci, instalacji i urządzeń: elektrycznych i elektroenergetycznych
SPRAWOZDAWCA SPECJALNOŚCI INSTALACJI SANITARNYCH inż. Damian Trzebiatowski upr. bud. nr WAM/0050/POOS/06 do projektowania bez ograniczeń w specjalności instalacyjnej w zakresie sieci, instalacji i urządzeń cieplnych, wentylacyjnych, gazowych, wodociągowych i kanalizacyjnych		